


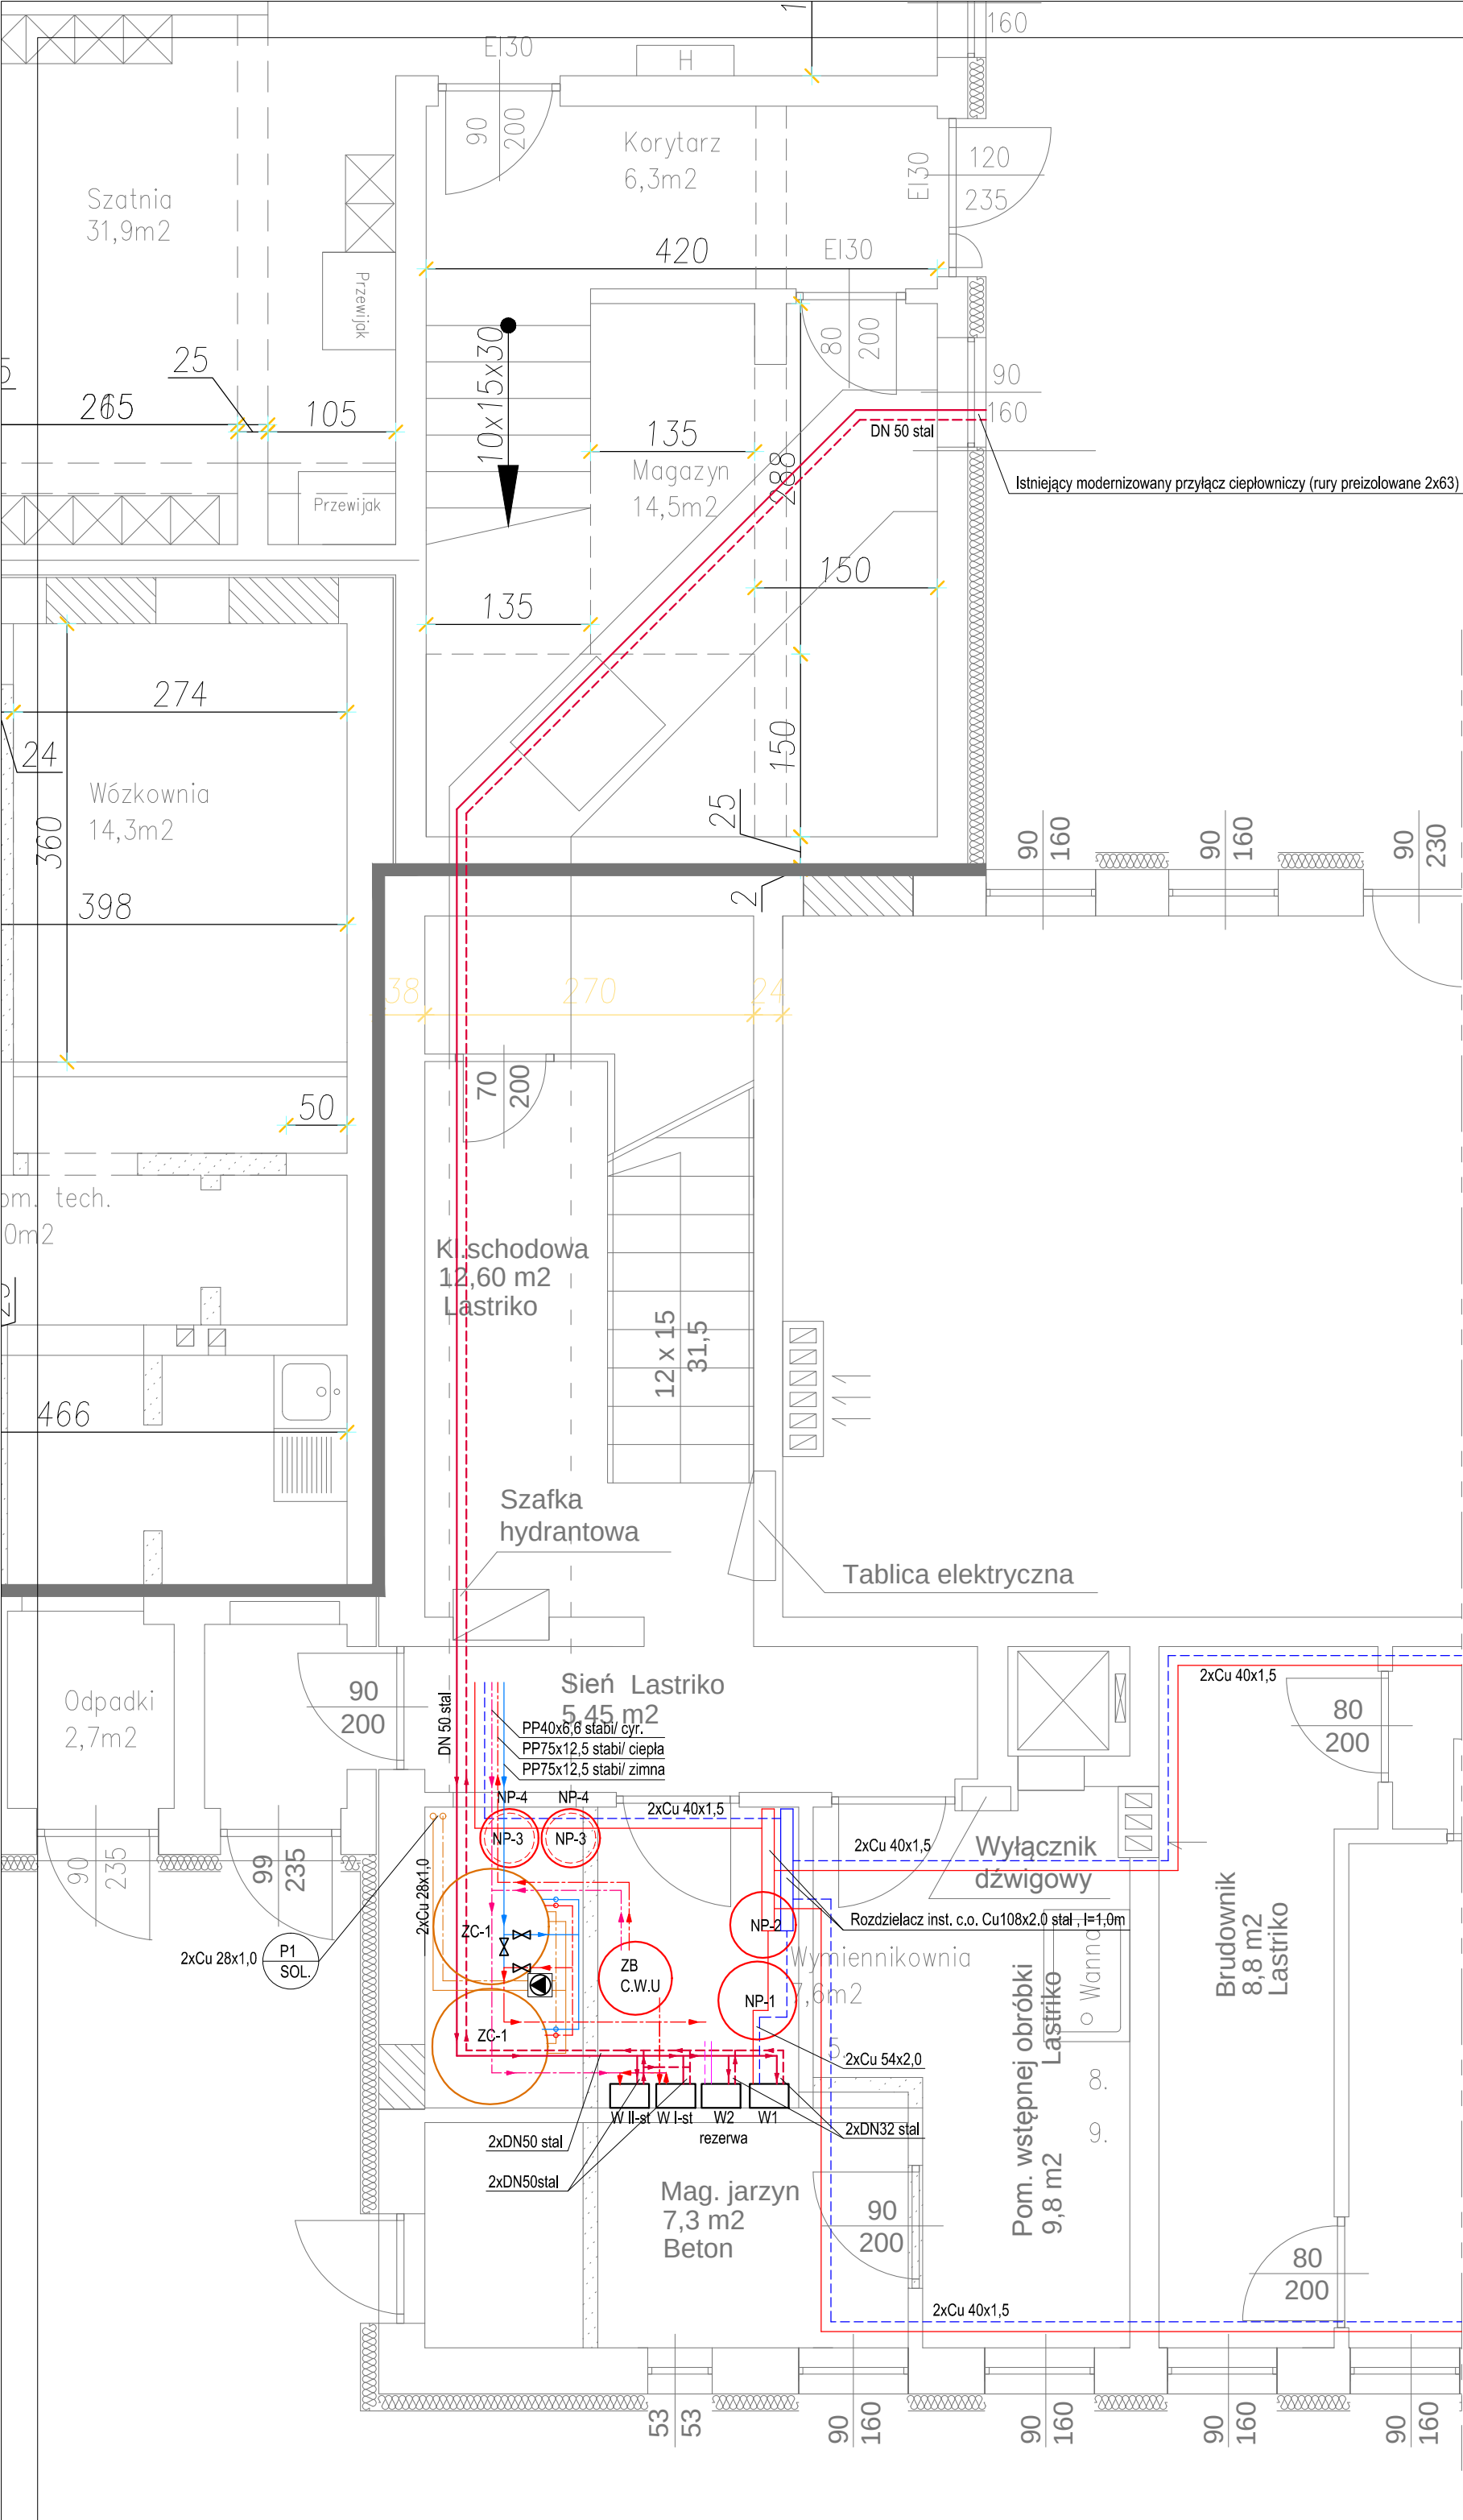

INSTALACJA WYMIENNIKOWNI - RZUT PIWNICY
skala 1:50

LEGENDA

- Istn. instalacja c.o. zasilanie/powrót Węzeł cieplny 125/70°C (rury stalowe)
- Proj. instalacja c.o. zasilanie/powrót - 75/55°C (rury miedziane)
- Proj. instalacja c.o. zasilanie/powrót nagrzewnice went. (rury miedziane)
- Proj. instalacja wody sanitarnej zimnej
- Proj. instalacja wody sanitarnej ciepłej
- Proj. instalacja wody sanitarnej cyrkulacyjnej
- Proj. instalacja c.o. solarna (rury miedziane)
- Proj. instalacja c.o. solarna (rury miedziane)

NP 1 - NACZYNIĘ PRZEPONOWE N 200, 200l; ciś. wstępne 1,0bar; ciś. otwarcia 2,5bar, ciś. nap. 1,3 bar
NP 2 - NACZYNIĘ PRZEPONOWE NG 80, 80l; ciś. wstępne 1,0bar; ciś. otwarcia 2,5bar, ciś. nap. 1,3 bar
WYM 1 - Wymiennik ciepła XB10-50
WYM 2 - Wymiennik ciepła XB10-50
WYM 3 - Wymiennik ciepła I-stopnia XB51-50H, XB51H
WYM 4 - Wymiennik ciepła II-stopnia XB51-50H, XB51H

ZC1 - PODGRZEWACZ DO NATYCHAMISTOWEGO WYTWARZANIA C.W.U FWS750 Pój. 750L .
NP 3 - NACZYNIĘ PRZEPONOWE REFIX DT5 60, Vc=60dm3; ciś. wstępne 3bar z armaturą "flowjet"
NP 4 - NACZYNIĘ PRZEPONOWE NG 80, 80l; ciś. wstępne 0,5bar; ciś. otwarcia 2,5bar, ciś. nap. 0,8 bar
ZB-C.U.U - Stabilizator CWU SCWA-2/300

UWAGA
Instalację wody zimnej, ciepłej i cyrkulacji, - natynkową prowadzić w izolacji ThermoPur - dla przewodów o średnicy wewnętrznej do 22mm, gr. 20mm; przewody o śr. 22 do 35 o gr. 30mm, przewody o śr. wewnętrznej powyżej 35mm - grubość izolacji równa średnicy zewnętrznej rury.
Instalację c.o. c.t natynkową prowadzić w izolacji ThermoWool gr. 20mm - dla przewodów o średnicy wewnętrznej do 22mm, przewody o śr. 22 do 35 o gr. 30mm, przewody o śr. wewnętrznej powyżej 35mm - grubość izolacji równa średnicy wewnętrznej rury .
Instalację c.o. solarną prowadzić w izolacji ThermoRubber gr. 20mm - dla przewodów o średnicy wewnętrznej do 22mm, przewody o śr. 22 do 35 o gr. 30mm, przewody o śr. wewnętrznej powyżej 35mm - grubość izolacji równa średnicy wewnętrznej rury .
Przejścia przez ściany i stropy prowadzić w tulejach ochronnych.
Zastosować armaturę odcinająco-regulacyjną na temp. 100°C PN10 dla danej średnicy rurociągu. (PARAMETRY 75/55°C)
Zastosować armaturę odcinająco-regulacyjną na temp. 150°C nie mniej niż PN16 dla danej średnicy rurociągu. (PARAMETRY 125/70°C)

PRACOWNIA PROJEKTOWA mgr inż. ZDZISŁAW ŻURECKI 37-450 Stalowa Wola ul. K.E.N. 9/1 Tel/Fax (0-15) 842 71 87				
Nazwa i adres obiektu: Przebudowa węzła ciepłego. Przedszkole Publiczne w Połańcu. 28-230 Połaniec ul. Madalińskiego 1		Branża Sanitarna	Skala 1:50	
Inwestor: Miasto i Gmina Połaniec ul. Ruszczańska 27 28-230 Połaniec		Nazwa rysunku: Instalacja wymiennikowni - rzut parteru.		
	Imię i nazwisko	Nr upr.	Podpis	Stadium:
Projektant	mgr inż. Zdzisław ŻURECKI	156/TBG/94		P. W.
Asystent Projektanta	mgr inż. Tomasz Żak			Nr rys. 1
Asystent Projektanta	mgr inż. Krzysztof Szatan			Data: 2014-05
Sprawdził	mgr inż. Grażyna Stypa	PDK/0001/ POOS/08		